



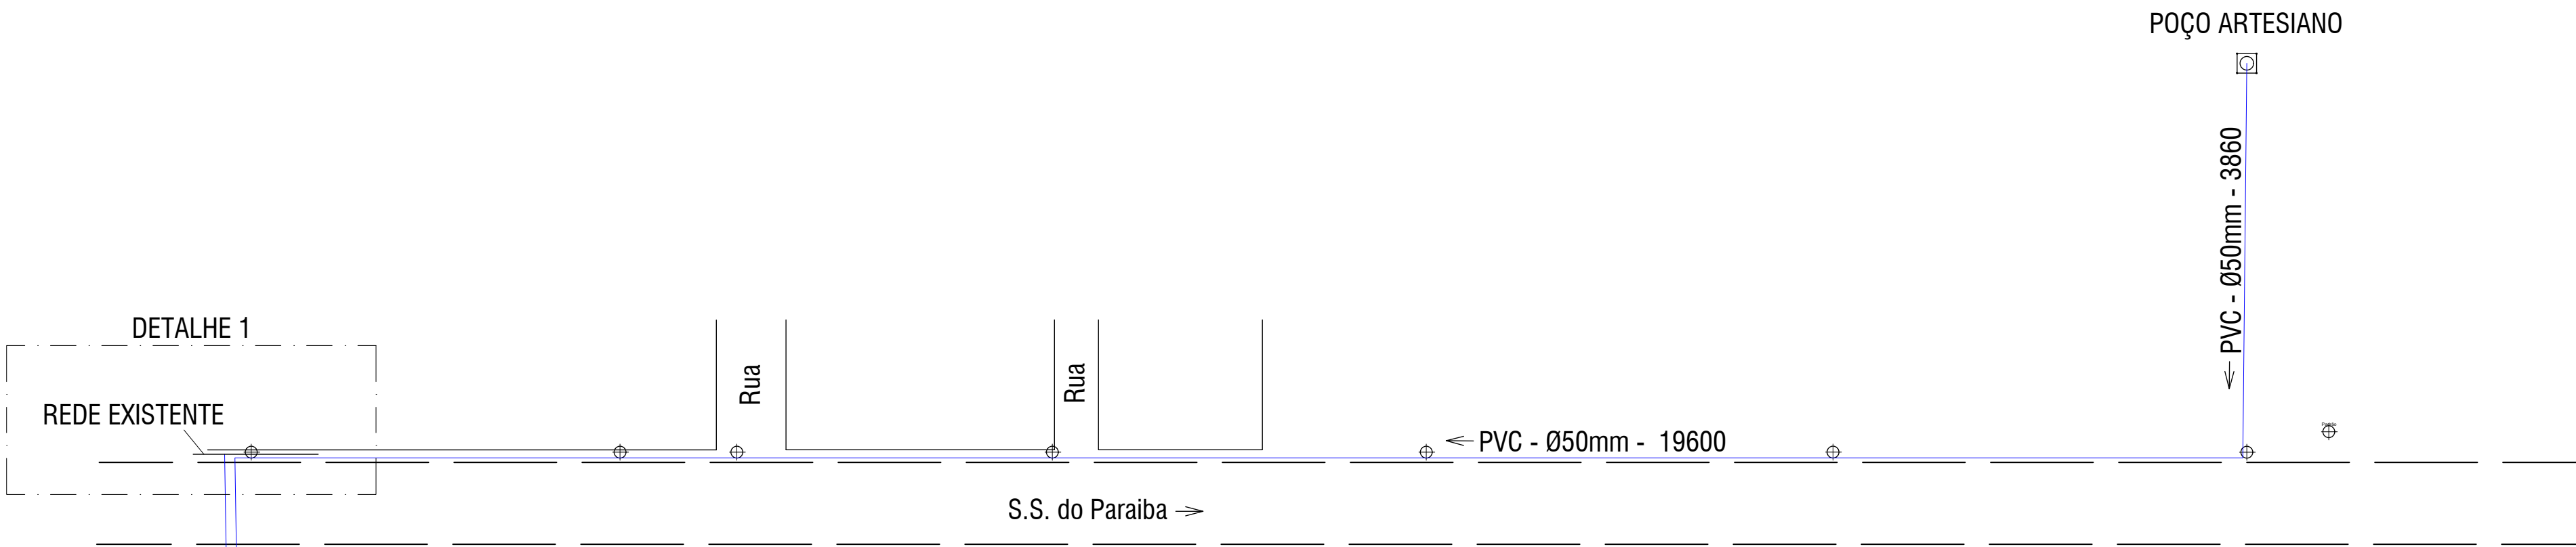


PLANTA BAIXA

ESCALA 1:500

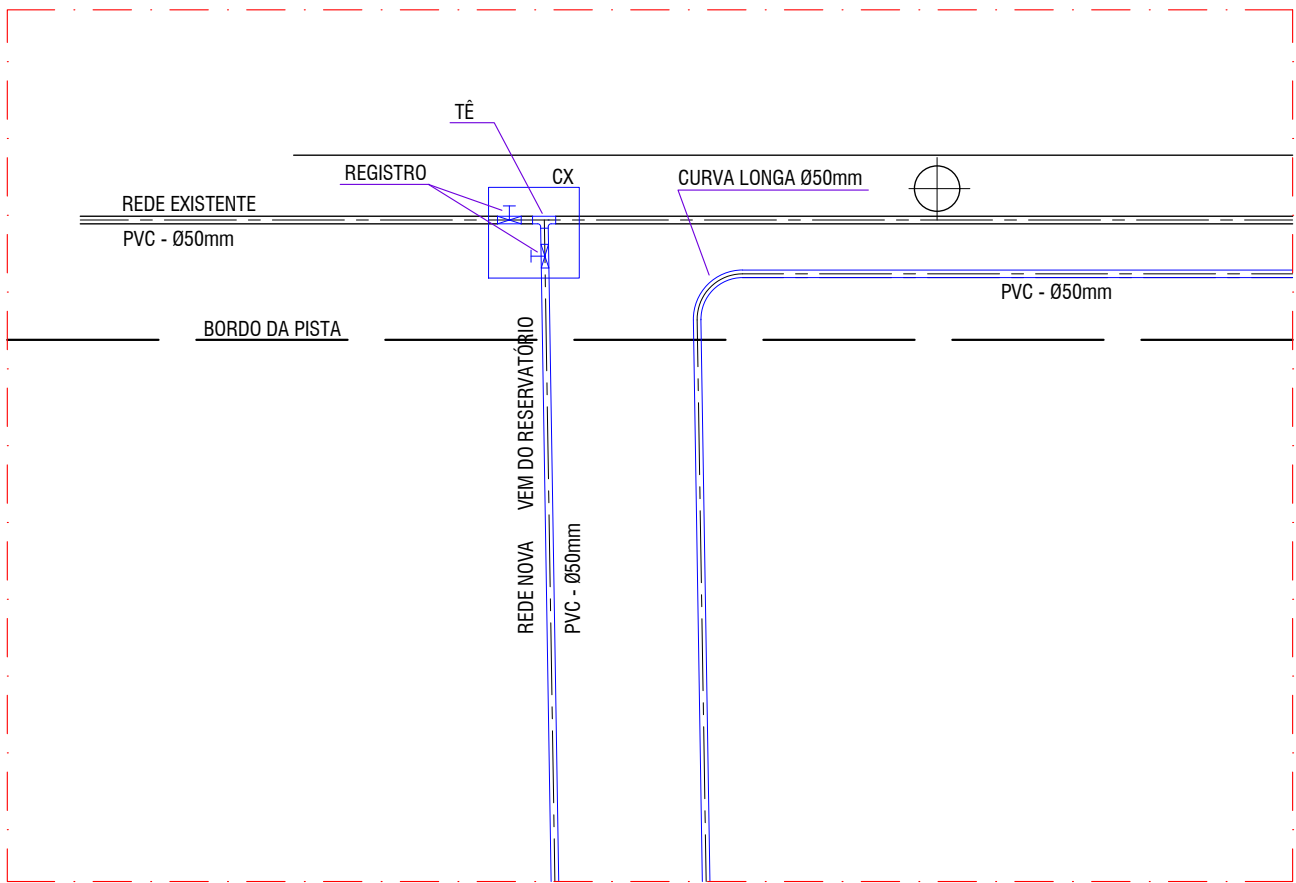


DETALHE 1
ESCALA 1:50

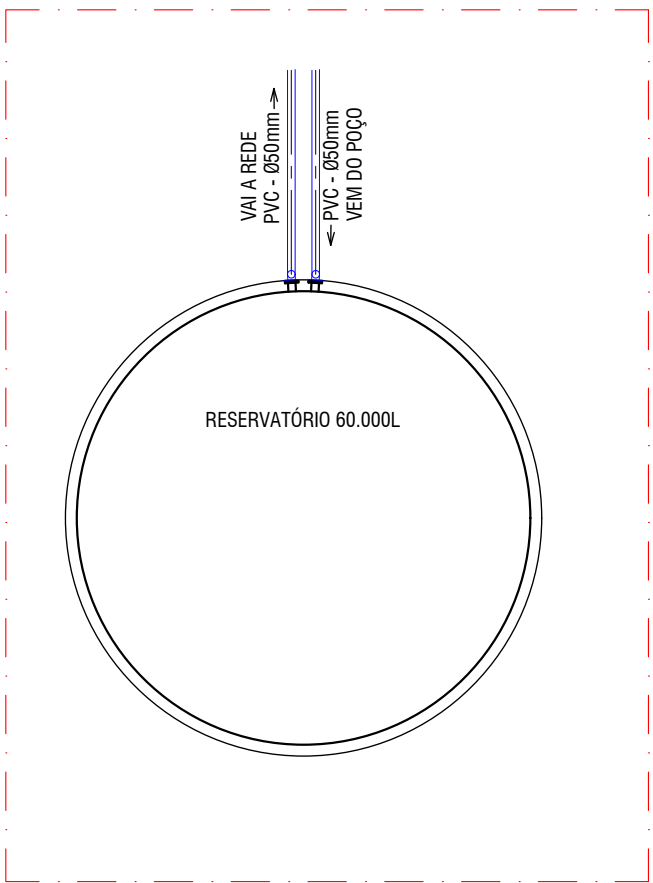

DETALHE 2
ESCALA 1:50


BASE DE CONCRETO - FORMA

ESCALA 1:50

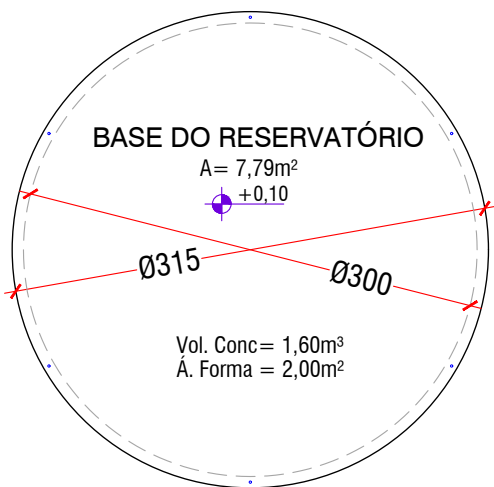


BASE DE CONCRETO - ARMAÇÃO

ESCALA 1:50

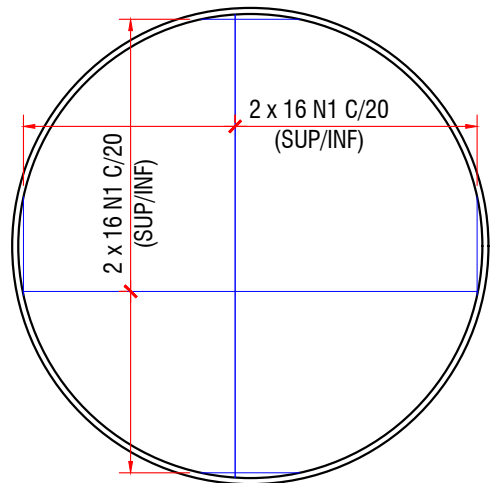


 2 x 16 N1 Ø10 C=VAR (316 - 89)
VAR (292 - 65)



2 x 16 N1

POS.	Ø (mm)	COMP. (cm)	QUANT	TOTAL (cm)
N1	10	(316-89)	64	12992

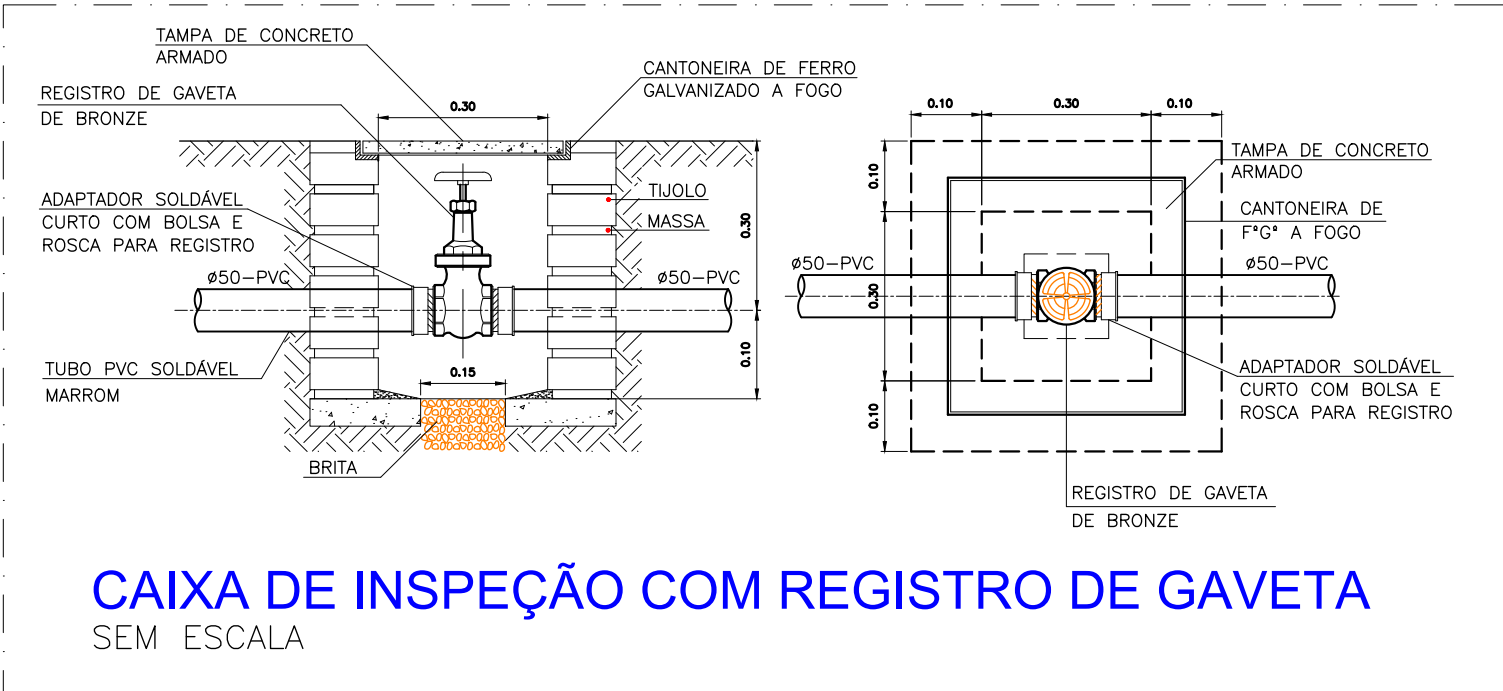

APROVAÇÃO/CARIMBOS:

SITUAÇÃO

ENDEREÇO: CAMPO ALEGRE

AMPLIAÇÃO DA REDE DE ABASTECIMENTO DE ÁGUA

DESCRIÇÃO DO PROJETO:
AMPLIAÇÃO DA REDE DE ABASTECIMENTO DE ÁGUA DE CAMPO ALEGRE - CANTAGALO - RJ

CONTEÚDO:
Plantas Baixas

ÁREA TOTAL DO TERRENO:
00m²

ÁREA TOTAL DA CONSTRUÇÃO:

Ocupação:

ÁREA PERMEÁVEL:

ARQUIVO:

ARQUIVO

FOLHA:

DATA:

março/ 2020

DESENHO:

DESENHO

