
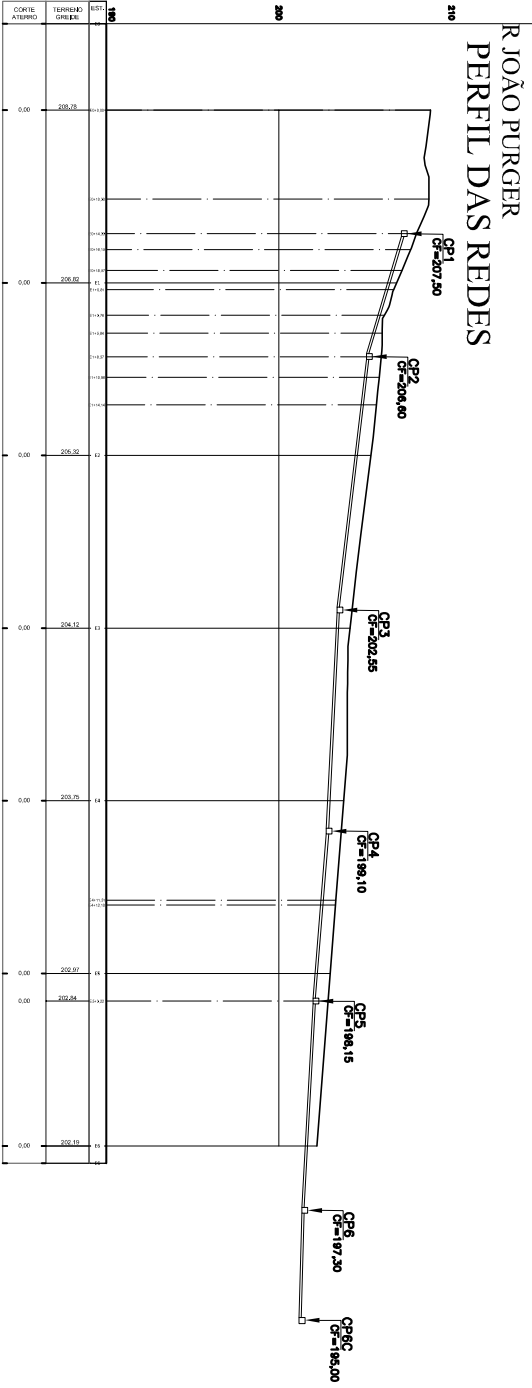


DIMENSÕES E CONSUMOS MÉDIOS POR UNIDADE

Diâmetro (mm)	Comprimento (m)	Consumo (m³)
100	1.00	0.01
100	2.00	0.02
100	3.00	0.03
100	4.00	0.04
100	5.00	0.05
100	6.00	0.06
100	7.00	0.07
100	8.00	0.08
100	9.00	0.09
100	10.00	0.10
100	11.00	0.11
100	12.00	0.12
100	13.00	0.13
100	14.00	0.14
100	15.00	0.15
100	16.00	0.16
100	17.00	0.17
100	18.00	0.18
100	19.00	0.19
100	20.00	0.20
100	21.00	0.21
100	22.00	0.22
100	23.00	0.23
100	24.00	0.24
100	25.00	0.25
100	26.00	0.26
100	27.00	0.27
100	28.00	0.28
100	29.00	0.29
100	30.00	0.30

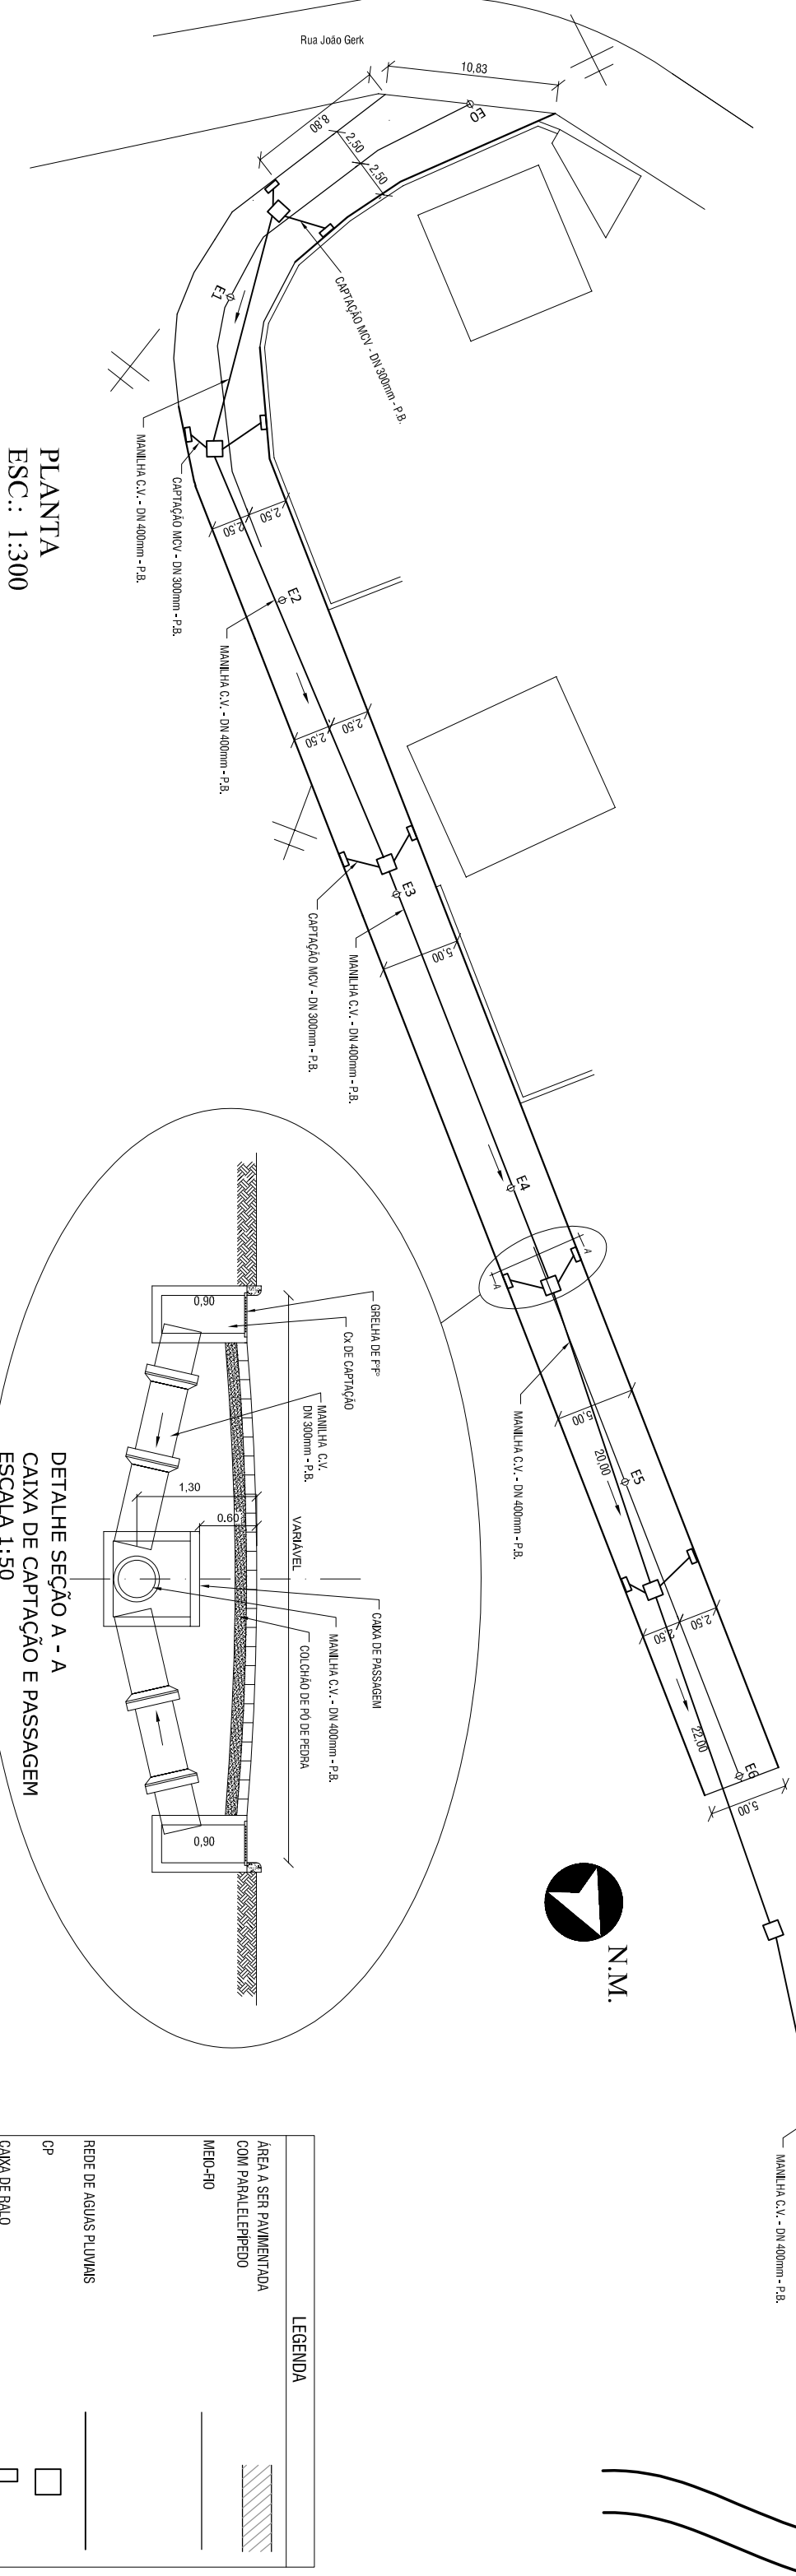

DETALHE SEÇÃO A - A
CAIXA DE CAPTAÇÃO E PASSAGEM
ESCALA 1:50

LEGENDA

ÁREA A SER PAVIMENTADA COM PARALELEPÍPEDO	
MÉDIO	
REDE DE ÁGUAS PLUVIAIS	
CP	
CAIXA DE BAIXO	
EXISTENTE	

APROVAÇÕES - CARIMBOS

TÍTULO:

Prefeitura Municipal de Cantagalo
Sec. Municipal de Obras e Serviços Públicos
PAVIMENTAÇÃO COM PARALELEPÍPEDOS E DRENAGEM NA VILA JOÃO PURGER EM EUCLIDELÂNDIA 3º DISTRITO DE ANTAGALO RJ.

ESCALAS:	FRANCHA:	ASSUNTO:
1:300 - 1:50 - 1:20	ÚNICA	PLANTA, DETALHE DA SEÇÃO A-A, PLANTA BAIXA DO PV E CORTE DO PV

DESCRIÇÃO:	
EXTENSÃO DA RUA	120,00 m
ÁREA DE PAVIMENTAÇÃO COM PARALELEPÍPEDOS	608,00 m²
MÉDIO	240,00 m
EXTENSÃO DA REDE DE ÁGUAS PLUVIAIS - MCY 400 mm	155,75 m
EXTENSÃO DA REDE DE CAPTAÇÃO - MCY 300 mm	40,00 m

ASSINATURAS:

PREFEITURA MUNICIPAL DE CANTAGALO	
AUTOR DO PROJETO	
RISP PELA EXECUÇÃO DA OBRA	

Nº DO PROCESSO:	DATA:	DESIGNAÇÃO:	VISTO:
	MARÇO / 2007		