


LEGENDA	
	Tomada de luz na parede - baixa (0,30)
	Tomada de luz na parede - meio alta (1,30)
	Tomada de luz na parede - alta (2,00)
	Interruptor de uma seção
	Interruptor de duas seções
	Ponto de luz na parede com luminária flexível
	Ponto de luz na parede
	Ponto de luz no teto
	Ponto de luz no teto
	Quadro de disjuntores - embutido
	Eletroduto pelo teto
	Eletroduto pelo piso
	Ponto conjugado (interruptor + tomada)

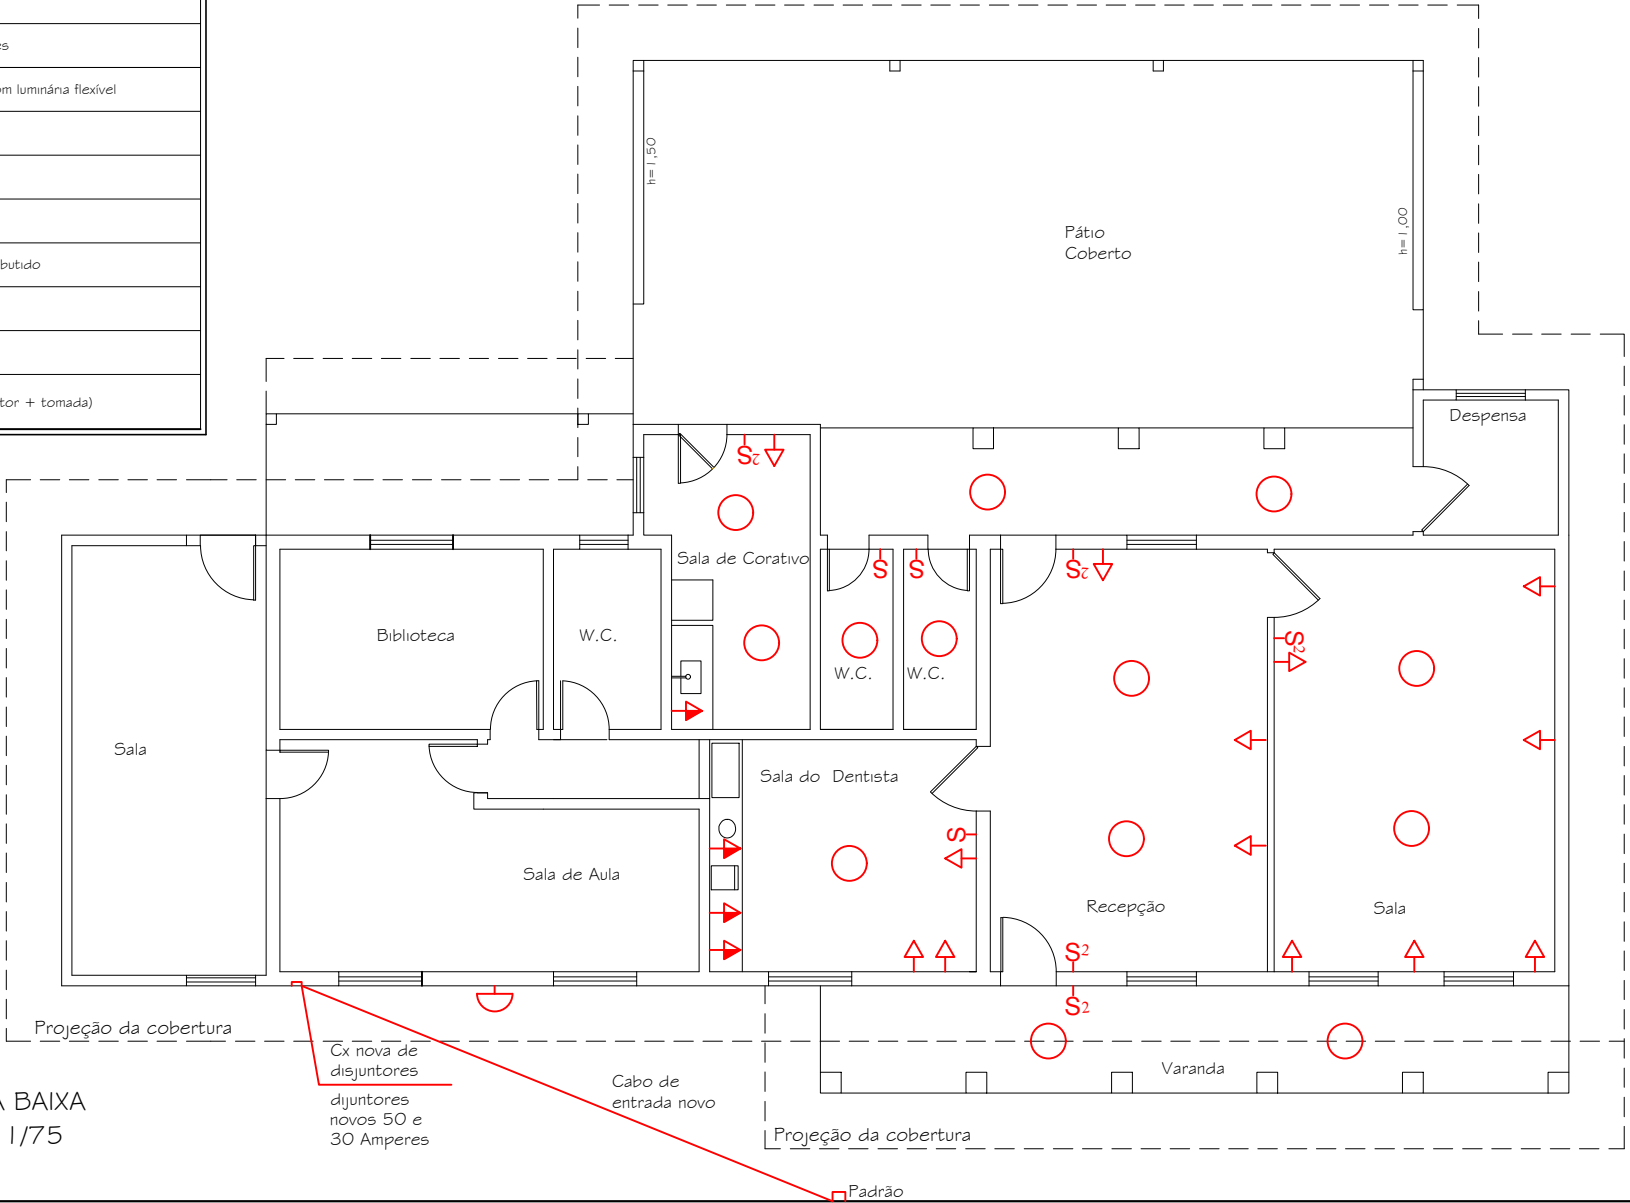

PLANTA BAIXA
Escala: 1/75

TÍTULO:
PROJETO PARA REFORMA PRÉDIO DA ESCOLA CAMPO ALEGRE PARA
POSTO DE SAUDE SITUADO À RJ 170 - CAMPO ALEGRE
5º DISTRITO DE CANTAGALO, R.J.

ASSUNTO:
PLANTA DE ILUMINAÇÃO E TOMADA

APROVAÇÕES/CARIMBOS:

NOTA:
1 - REVISAR TODA INSTALAÇÃO DA ÁREA DE REFORMA.
2- TODOS OS PONTOS DE ILUMINAÇÃO LÂMPADA DE LED.

ASSINATURAS:

PROPRIETÁRIO: _____
PREFEITURA MUNICIPAL DE CANTAGALO
CNPJ: 03.576.656/0001-45

AUTOR DO PROJETO: _____

ÁREA DO TERRENO: —m ²	ÁREA DE CONSTRUÇÃO: VER QUADRO	TAXA DE OCUPAÇÃO: VER QUADRO	PRANCHA: 02 DE 04
ESCALAS: INDICADAS	DESENHO: <i>Luiz Fernandes</i>	DATA: 10/05/2022	
LBFL DESENHOS TÉCNICOS RUA GETÚLIO VARGAS, 82 – SALA 105 CANTAGALO – RJ			