



LEGENDA	
	Caixa sifonada 200mm
	Tubulação esgoto primário
	Tubulação esgoto secundário
RG	Registro gaveta
TE	Te comum
TR	Te de redução
J	Joelho
JR	Joelho de redução
VS	Vaso sanitário
CH	Chuveiro
LA	Lavatório
	Caixa de inspeção
	Caixa de passagem
	Caixa de gordura dupla

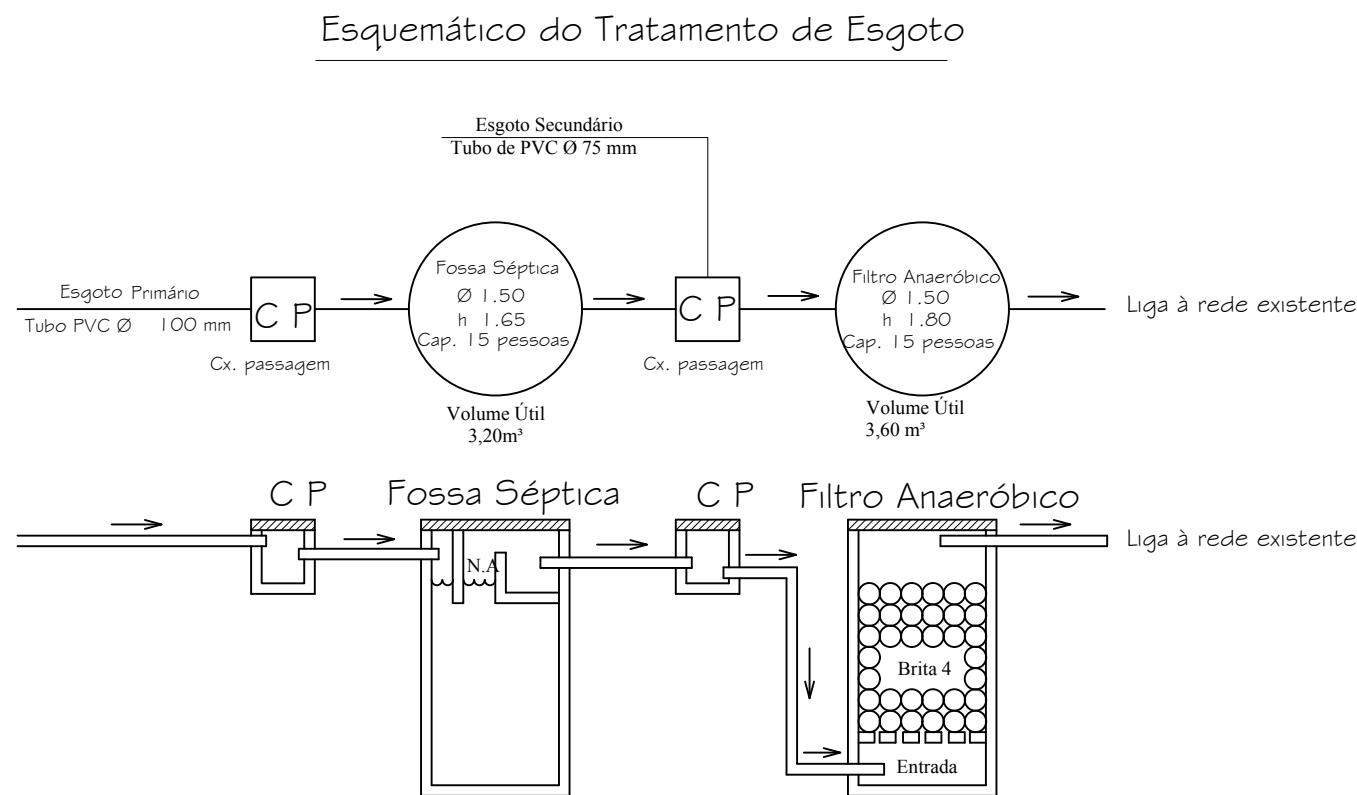

OBS: Módulos indicados pela
ABNT - NBR nº 7229 / 93

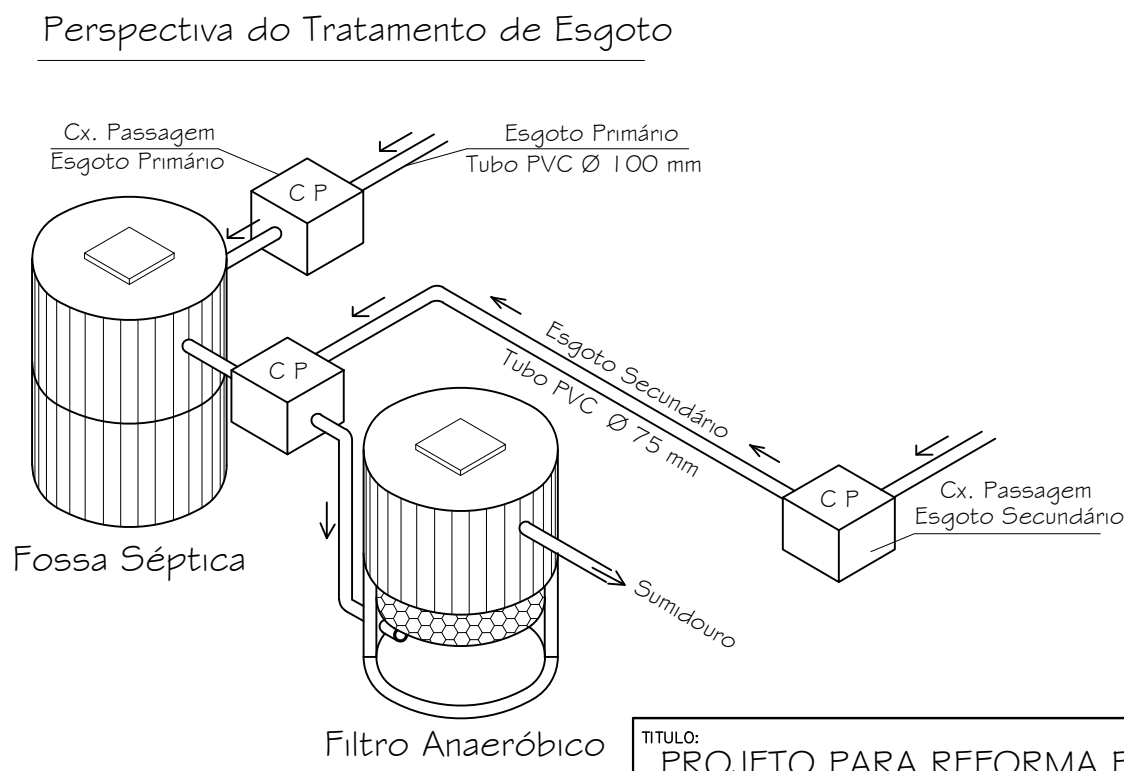

TÍTULO:
PROJETO PARA REFORMA PRÉDIO DA ESCOLA CAMPO ALEGRE PARA
POSTO DE SAUDE SITUADO À RJ 170 - CAMPO ALEGRE
5º DISTRITO DE CANTAGALO, R.J.

ASSUNTO:
PLANTA DE ESGOTAMENTO SANITÁRIO

APROVAÇÕES/CARIMBOS:

ASSINATURAS:

PROPRIETÁRIO: PREFEITURA MUNICIPAL DE CANTAGALO
CNPJ: 03.576.656/0001-45

AUTOR DO PROJETO:

ÁREA DO TERRENO:
—m²

ÁREA DE CONSTRUÇÃO:
VER QUADRO

TAXA DE OCUPAÇÃO:
VER QUADRO

PRANCHA:

ESCALAS:
INDICADAS

DESENHO: Luiz Fernandes

DATA:
10/05/2022


LBFL
DESENHOS TÉCNICOS
RUA GETÚLIO VARGAS, 82 - SALA 105
CANTAGALO - RJ

OBSERVAÇÕES:

04

DE 04

VISTO:

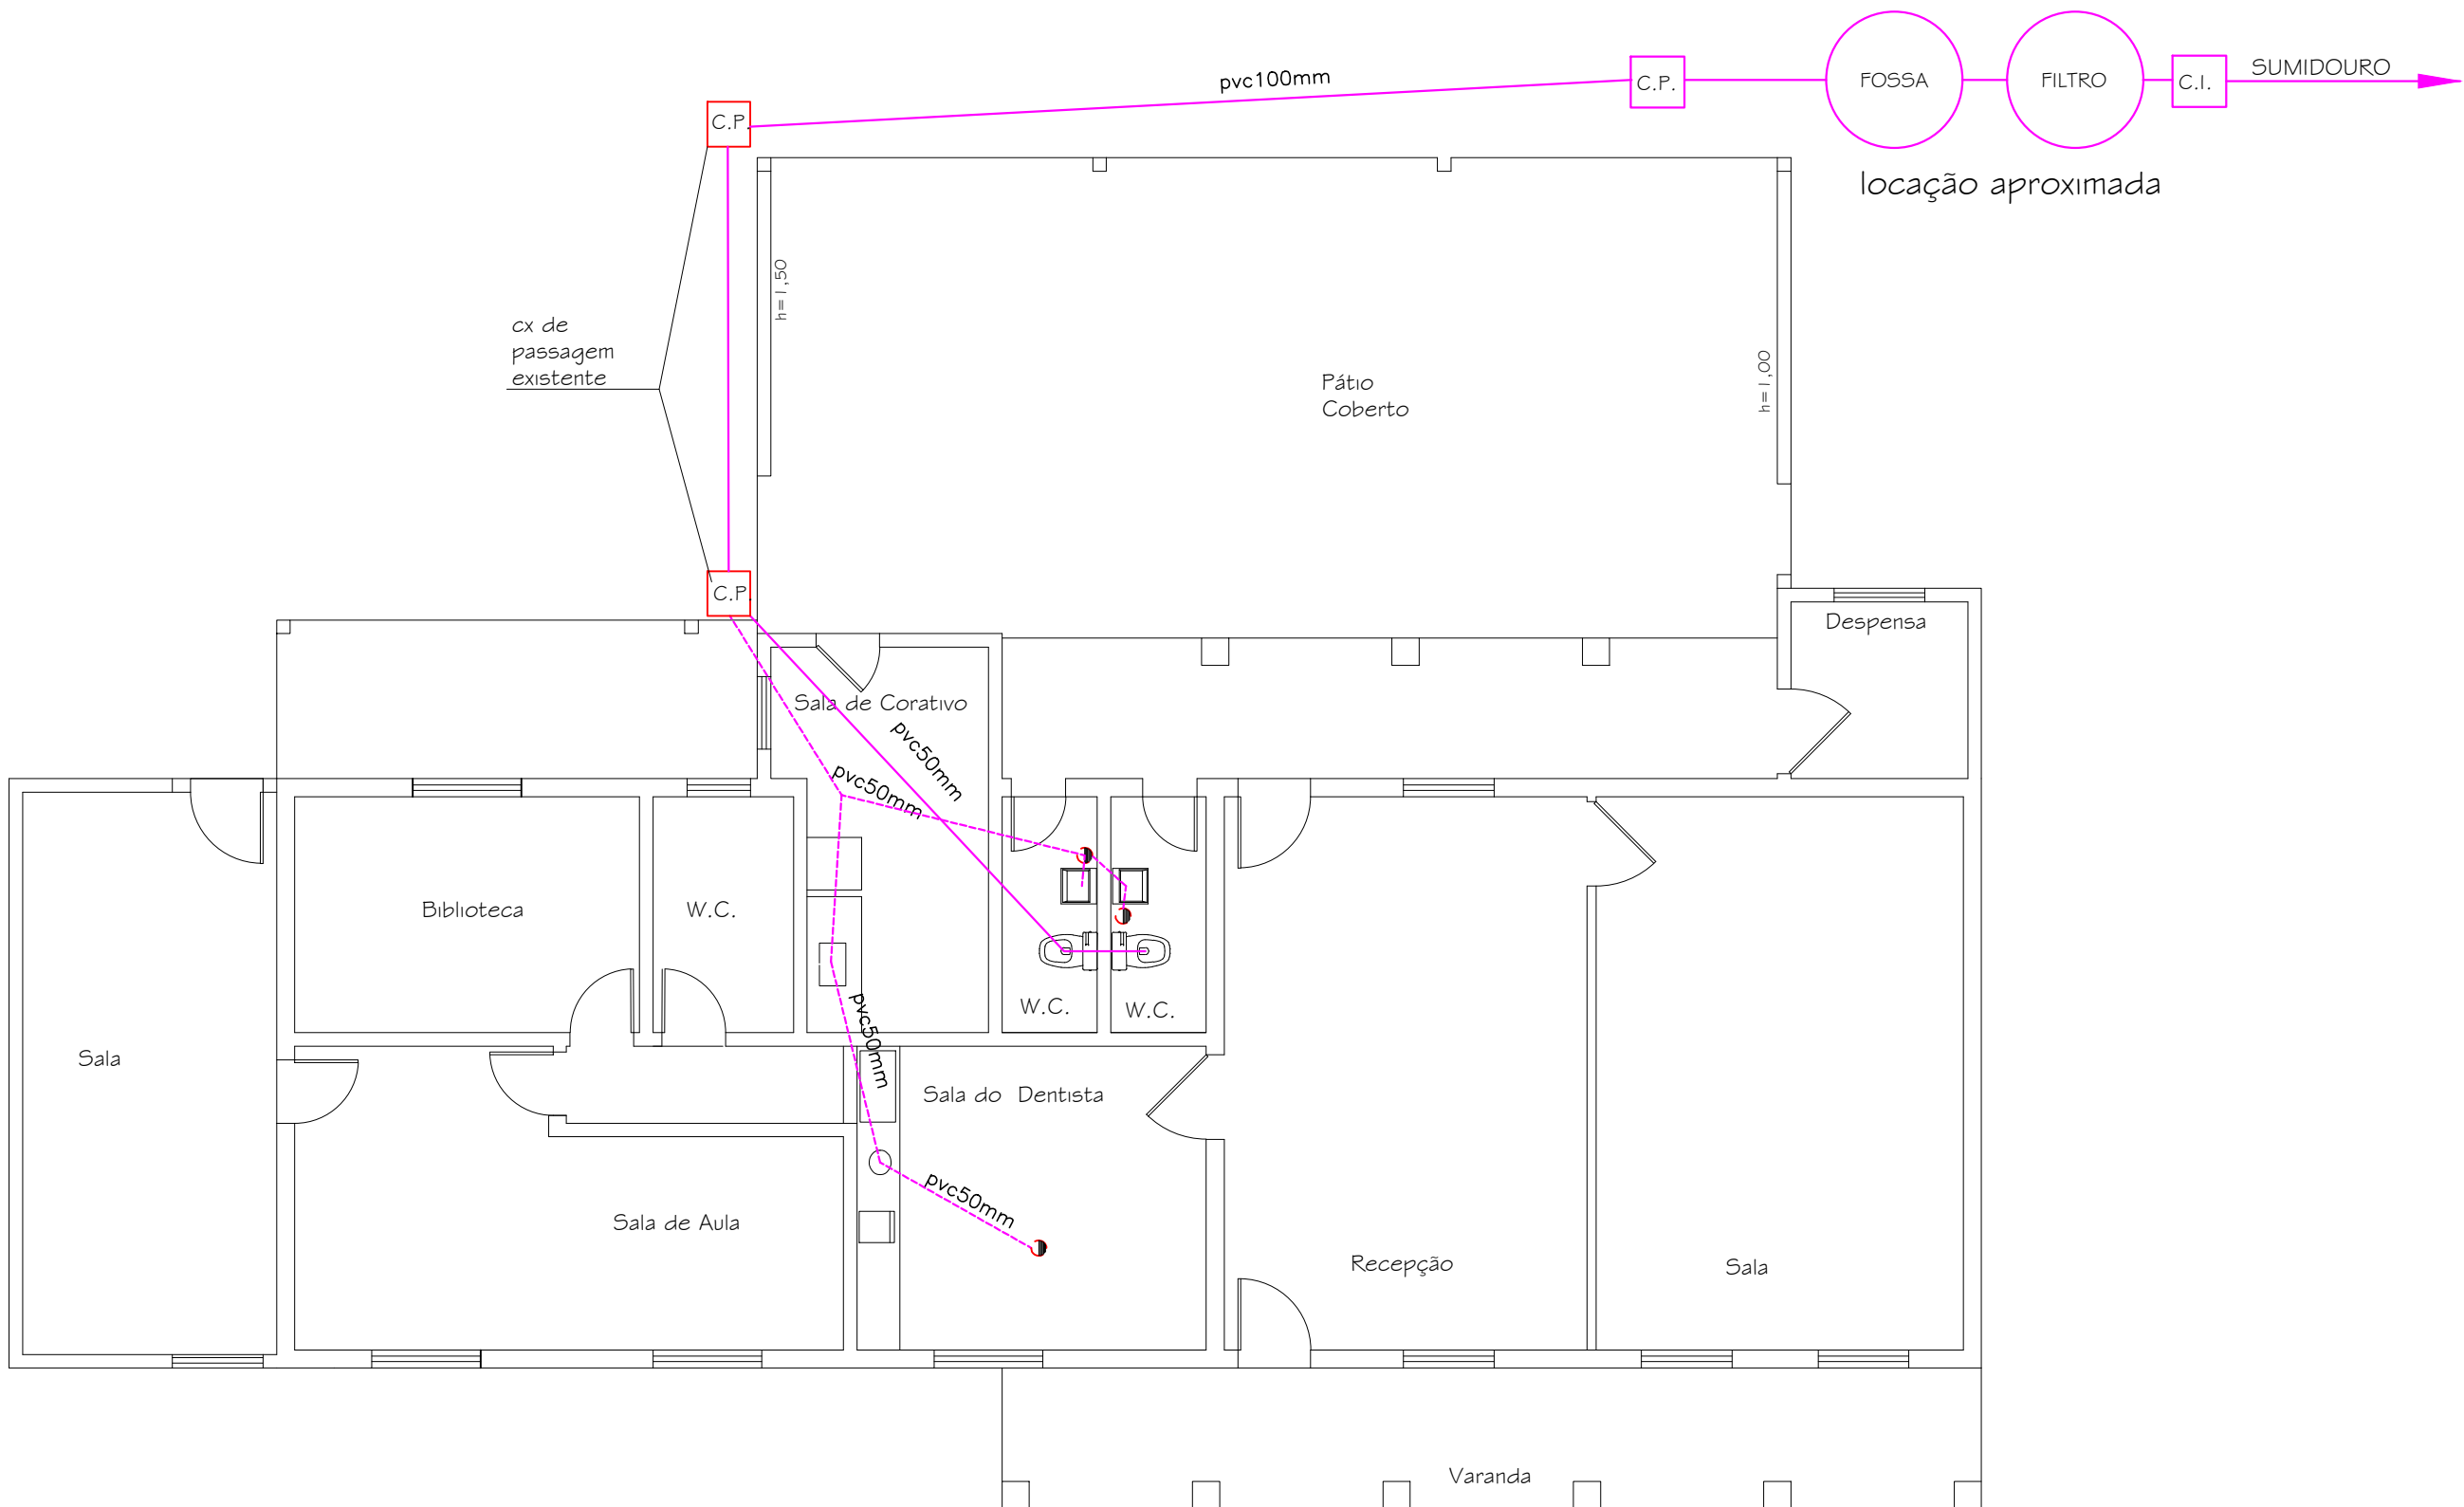

PLANTA BAIXA
Escala: 1/75