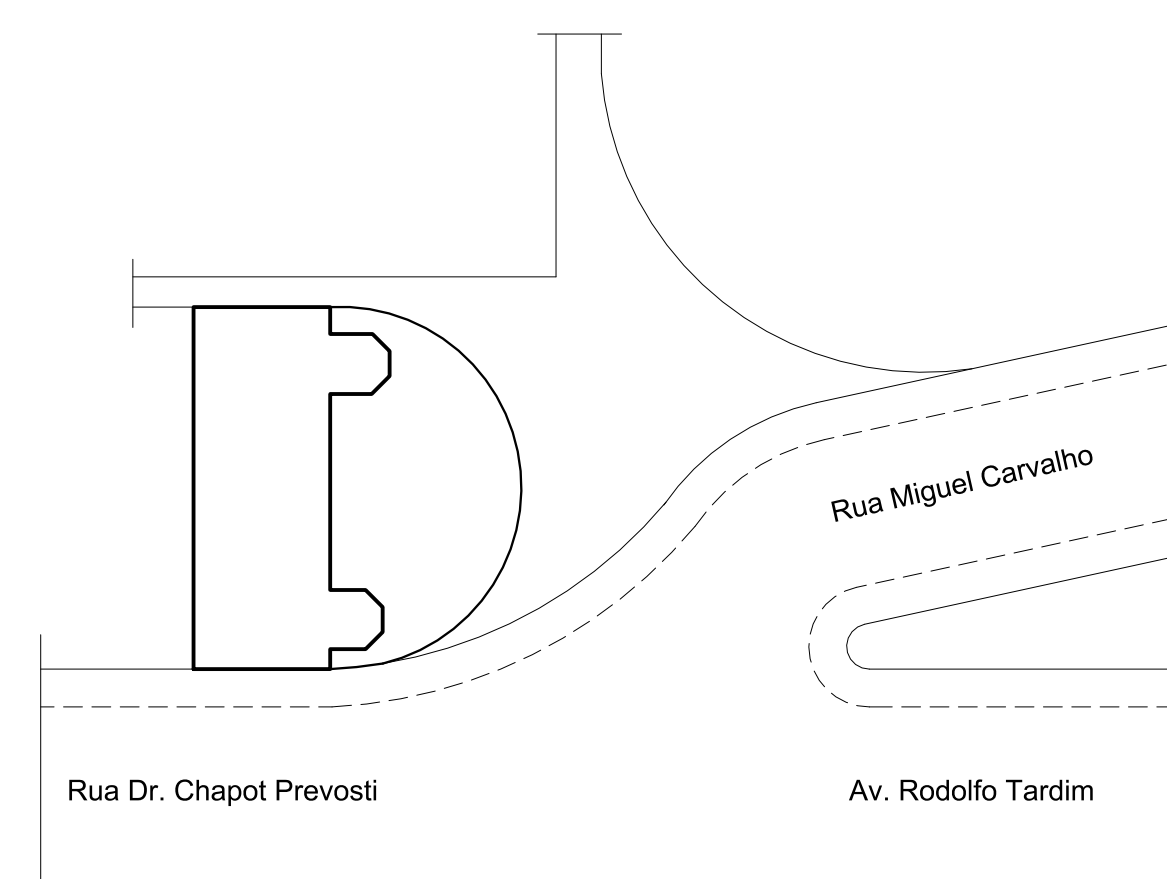


- 01 - CONDUTORES E ELETRODUTOS NÃO DIMENSIONADOS SERÃO DE #2,5 mm E Ø3/4", EXCETO PARA FIOS RETORNO DE ILUMINAÇÃO QUE SERÃO DE #1,5 mm
- 02 - CONDUTORES TERRA NÃO DIMENSIONADOS SERÃO DE #2,5 E ISOLAÇÃO NA COR VERDE
- 03 - TODA A TUBULAÇÃO UTILIZADA NESTE PROJETO SERA EM PVC
- 04 - PONTOS DE LUZ DE LED, SEM INDICAÇÃO DE POTÊNCIA SERÃO DE 36 W
- 05 - TODOS OS CIRCUITOS DE TOMADA DE USO GERAL NÃO DIMENSIONADOS SÃO DE #2,5 mm.
- 06 - PELO MOTIVO DO IMÓVEL SER UM PATRIMÔNIO HISTORICO, NÃO HAVERÁ RASGOS NA PAREDE, TODAS AS PASSAGENS SERÃO FEITAS POR ELETROCALHAS, PELO PISO OU PELA LAJE A SER CONSTRUÍDA.
- 07 - TODAS AS CAIXAS PARA TOMADAS SERÃO 4"x2", EXCETO ONDE INDICADO
- 08 - OS REFLETORES LOCALIZADOS NA PARTE EXTERNA DEVERÃO SER DE LED - 100W.

[illegible]

PL. DE SITUAÇÃO E LOCAÇÃO

01	16/12/2020	PROJETO EXECUTIVO DAS INSTALAÇÕES ELÉTRICAS	
02	21/09/2020	PROJETO EXECUTIVO DAS INSTALAÇÕES ELÉTRICAS	
REV. Nº	DATA	ASSUNTO	VISTO
CLIENTE: CÂMARA MUNICIPAL DE CANTAGALO - RJ		DATA: SETEMBRO 2020	
IMÓVEL: 001 CÂMARA MUNICIPAL DE CANTAGALO - RJ		CODIGO: CANTAGALO / RJ	
ENDEREÇO: RUA DR. CHAPOT PREVOIST, Nº 193 - CENTRO		PROJETO: SLC-OM, CANTAGALO, PROJETO ELÉTRICO	
TÍTULO DA OBRA: PROJETO EXECUTIVO DAS INSTALAÇÕES ELÉTRICAS		ESCALA: 1/75 e 1/500	
TÍTULO DA FRANQUIA: PLANTA BAIXA DE INSTALAÇÕES ELÉTRICAS - ILUMINAÇÃO E TOMADAS			
AREAS: DO TERRENO	CONSTRUIDA SUB-SOLO: 237,00m²	CONSTRUIDA NO TERRENO: 237,00m²	PAYOFF: 705,00m²
Aprox. 456,85m²		231,00m²	
ORÇAMENTO DO PROJETO: Jean Azevedo	DESENVOLVIMENTO DO PROJETO: Nelson Freitas Junior - CREARJ/RJ	REVISÃO: 01	APROVAÇÃO: 705,00m²
PROJETO	 Rua Nova Aurora, 146 - Pq. Casas Campos dos Goyazes - RJ E-mail: serteconline@gmail.com Tel.: 22-72781408 / 21-95678134		

PE
11/16